




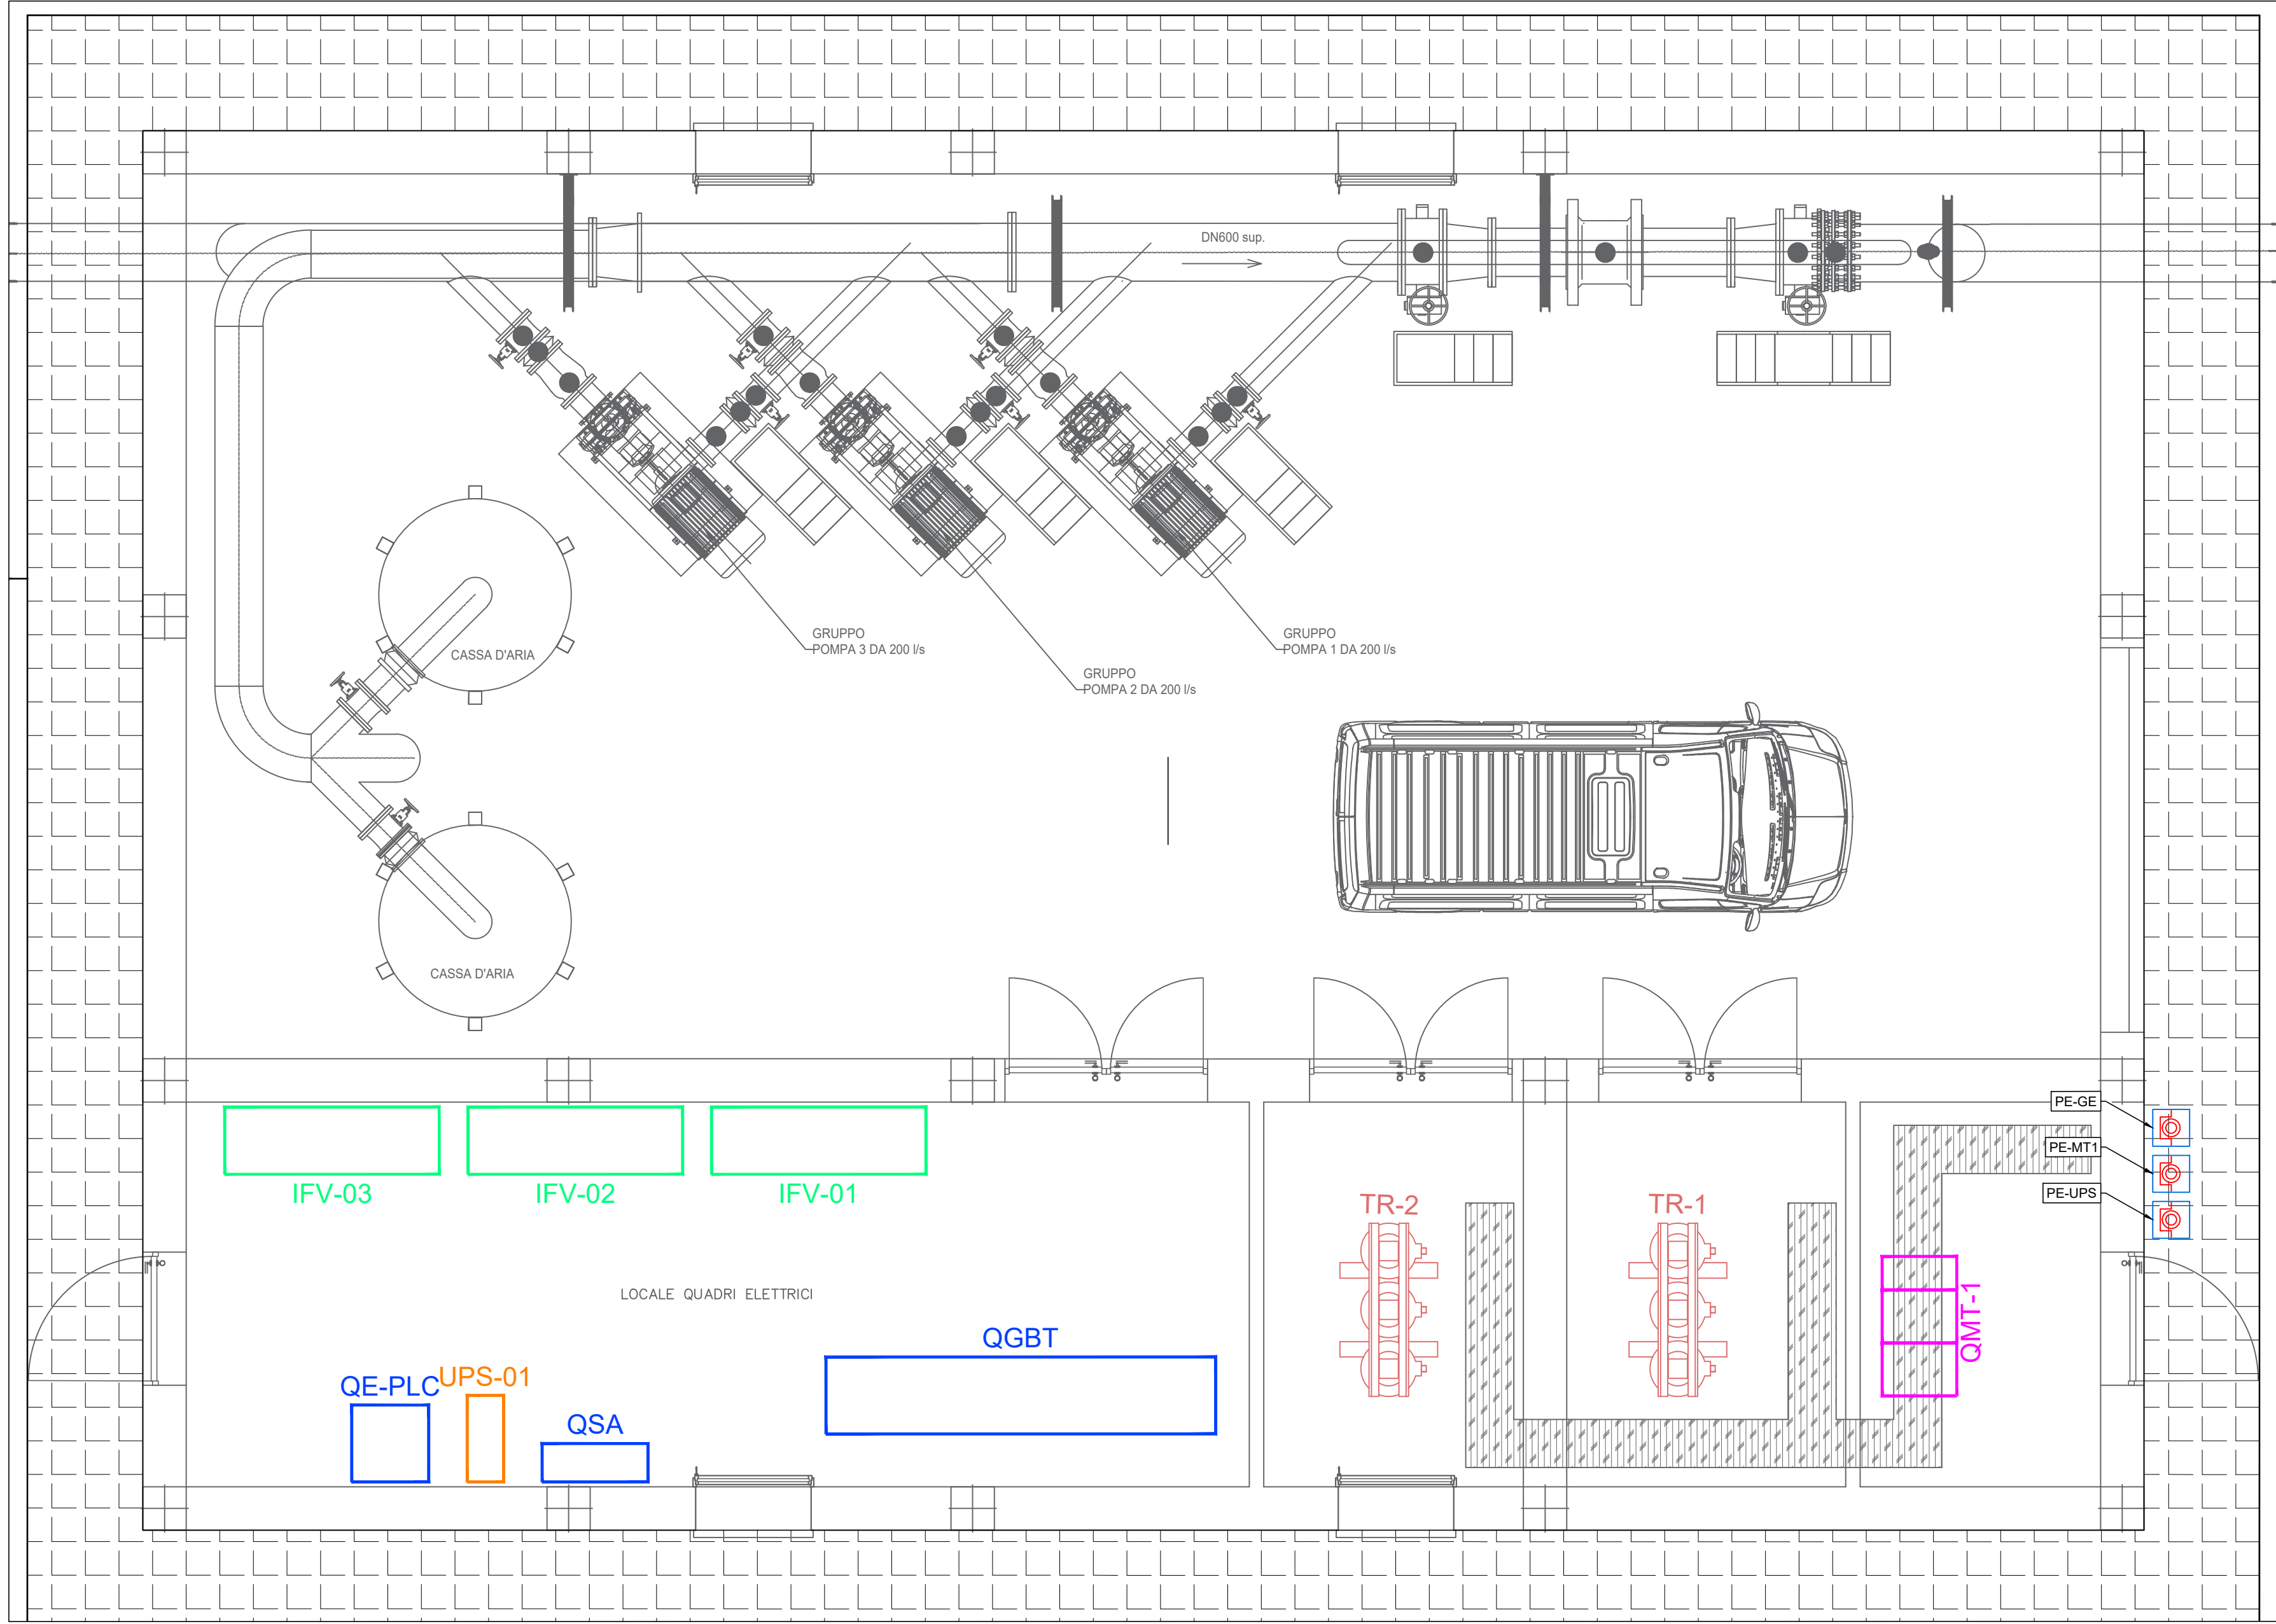


PLANIMETRIA DISPOSIZIONE QUADRI - SCALA 1:50

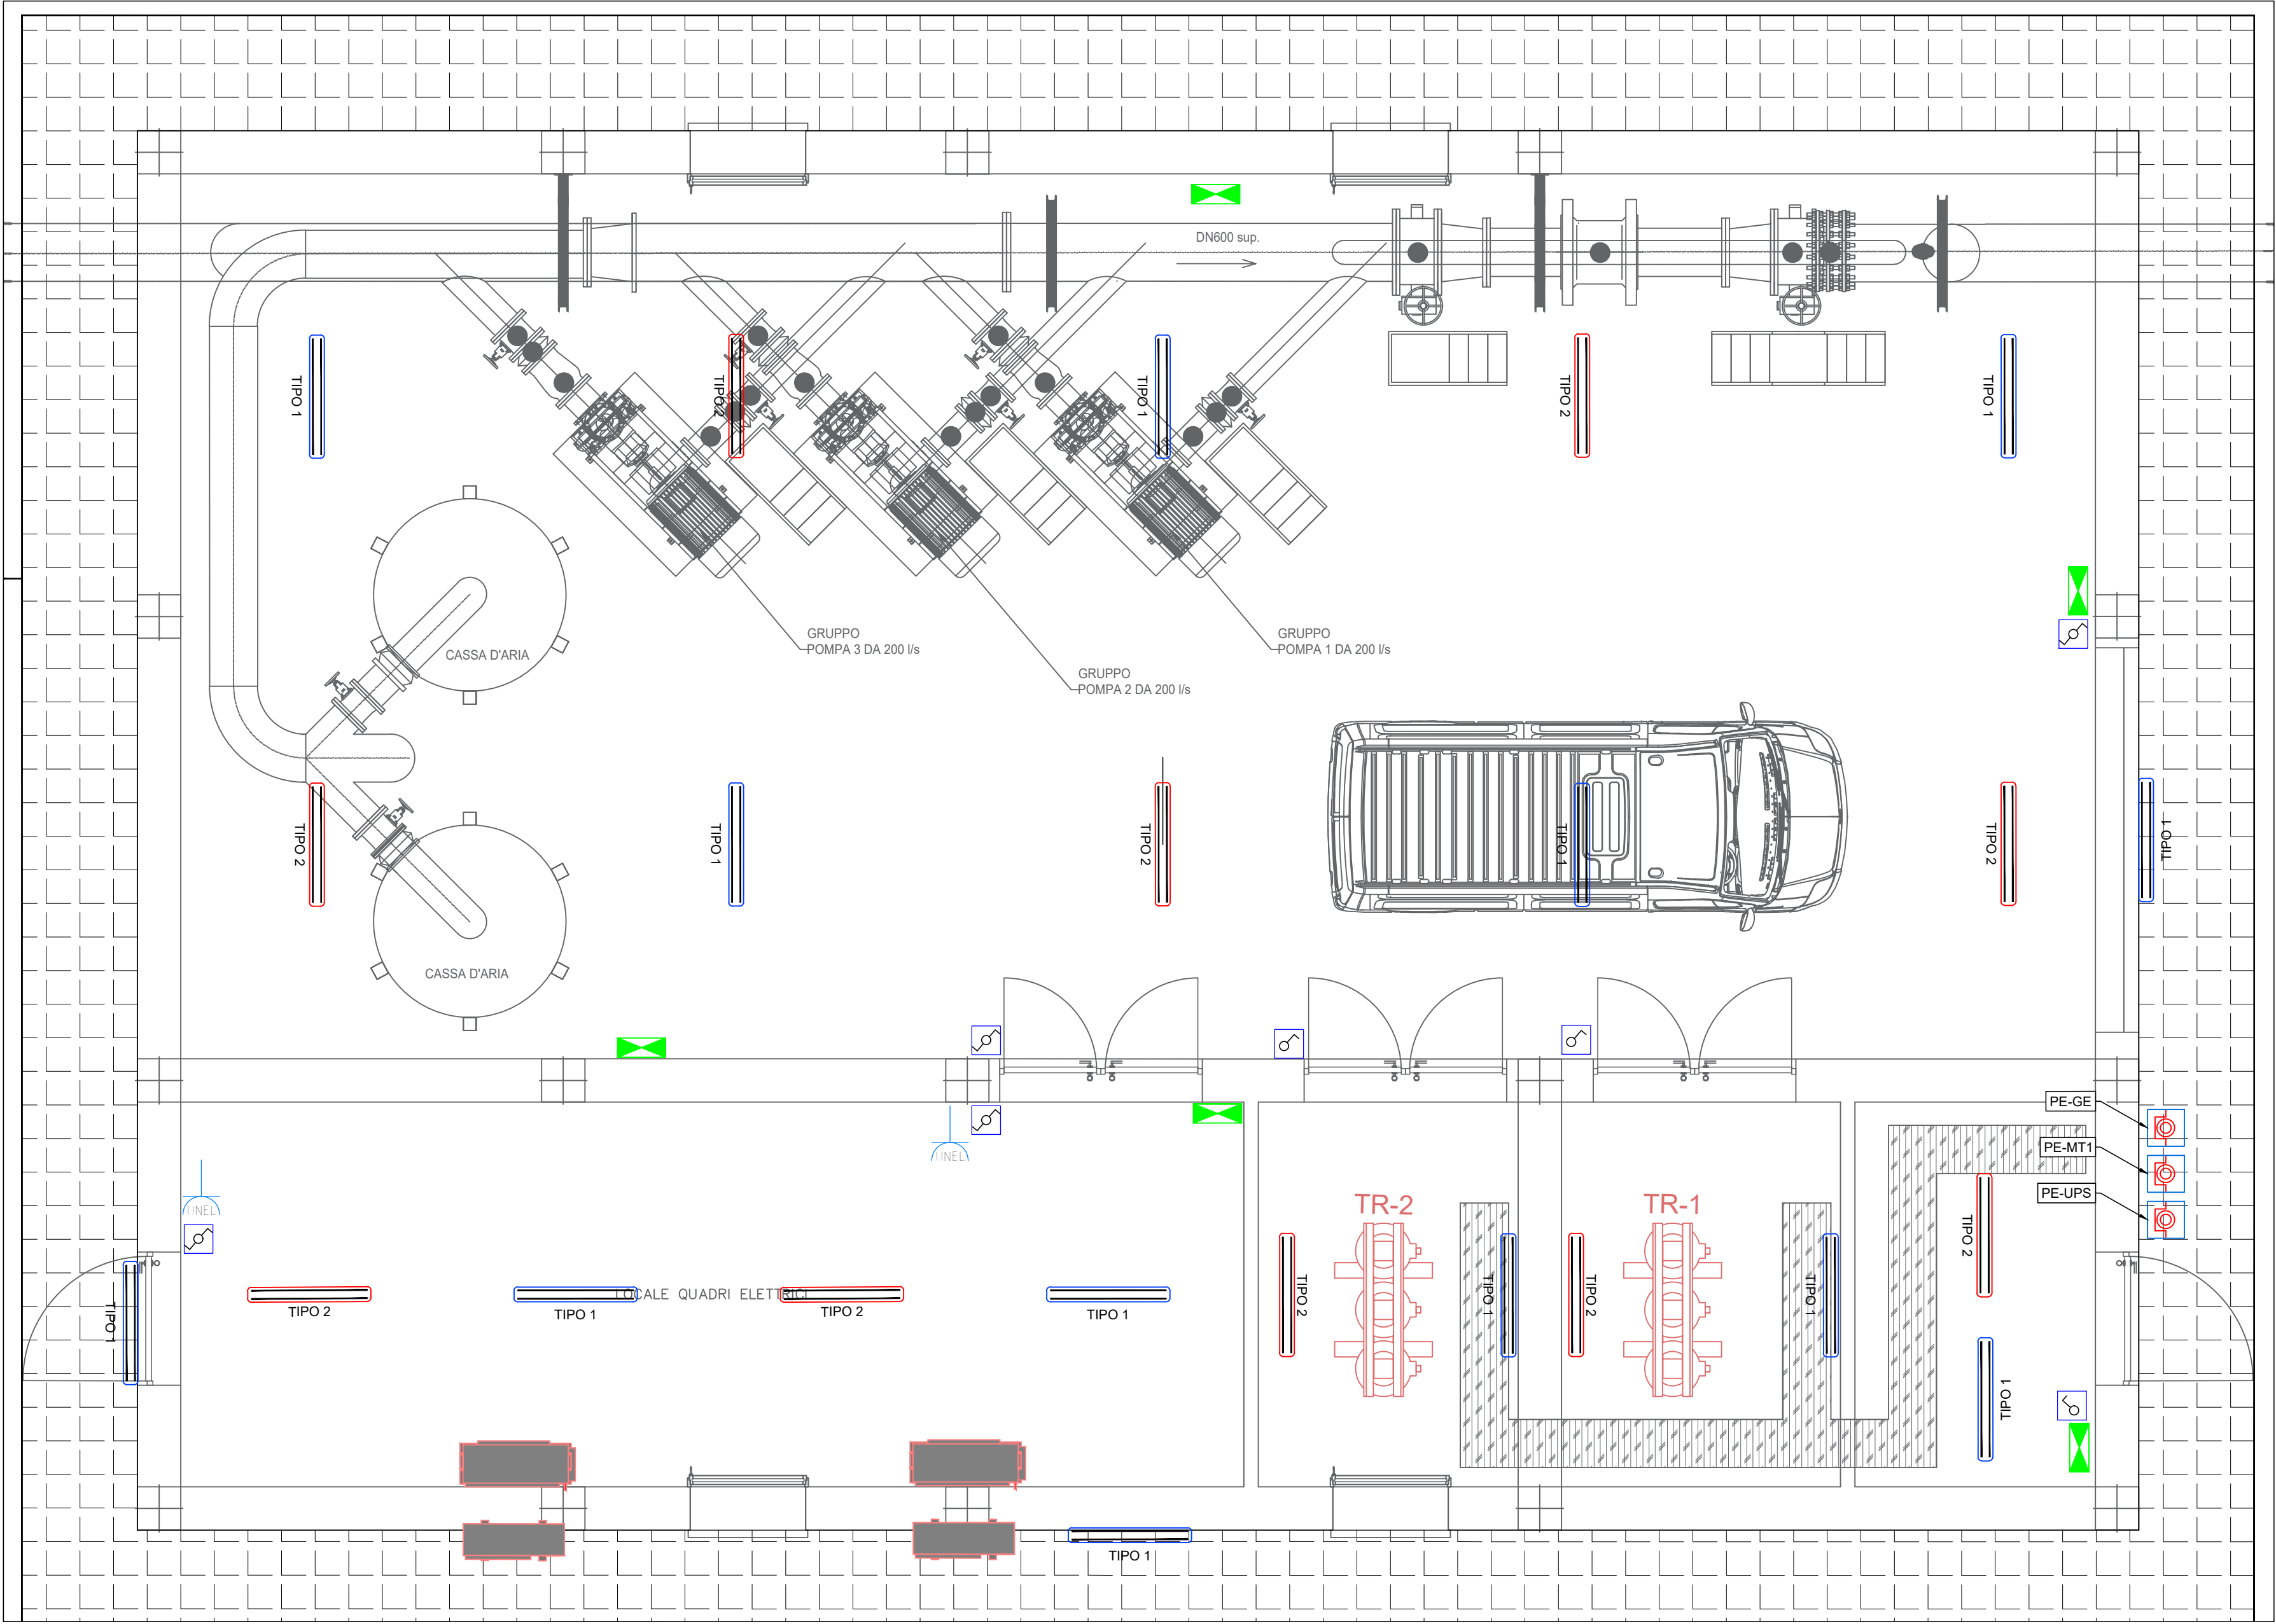

PLANIMETRIA IMPIANTO DI ILLUMINAZIONE - SCALA 1:50

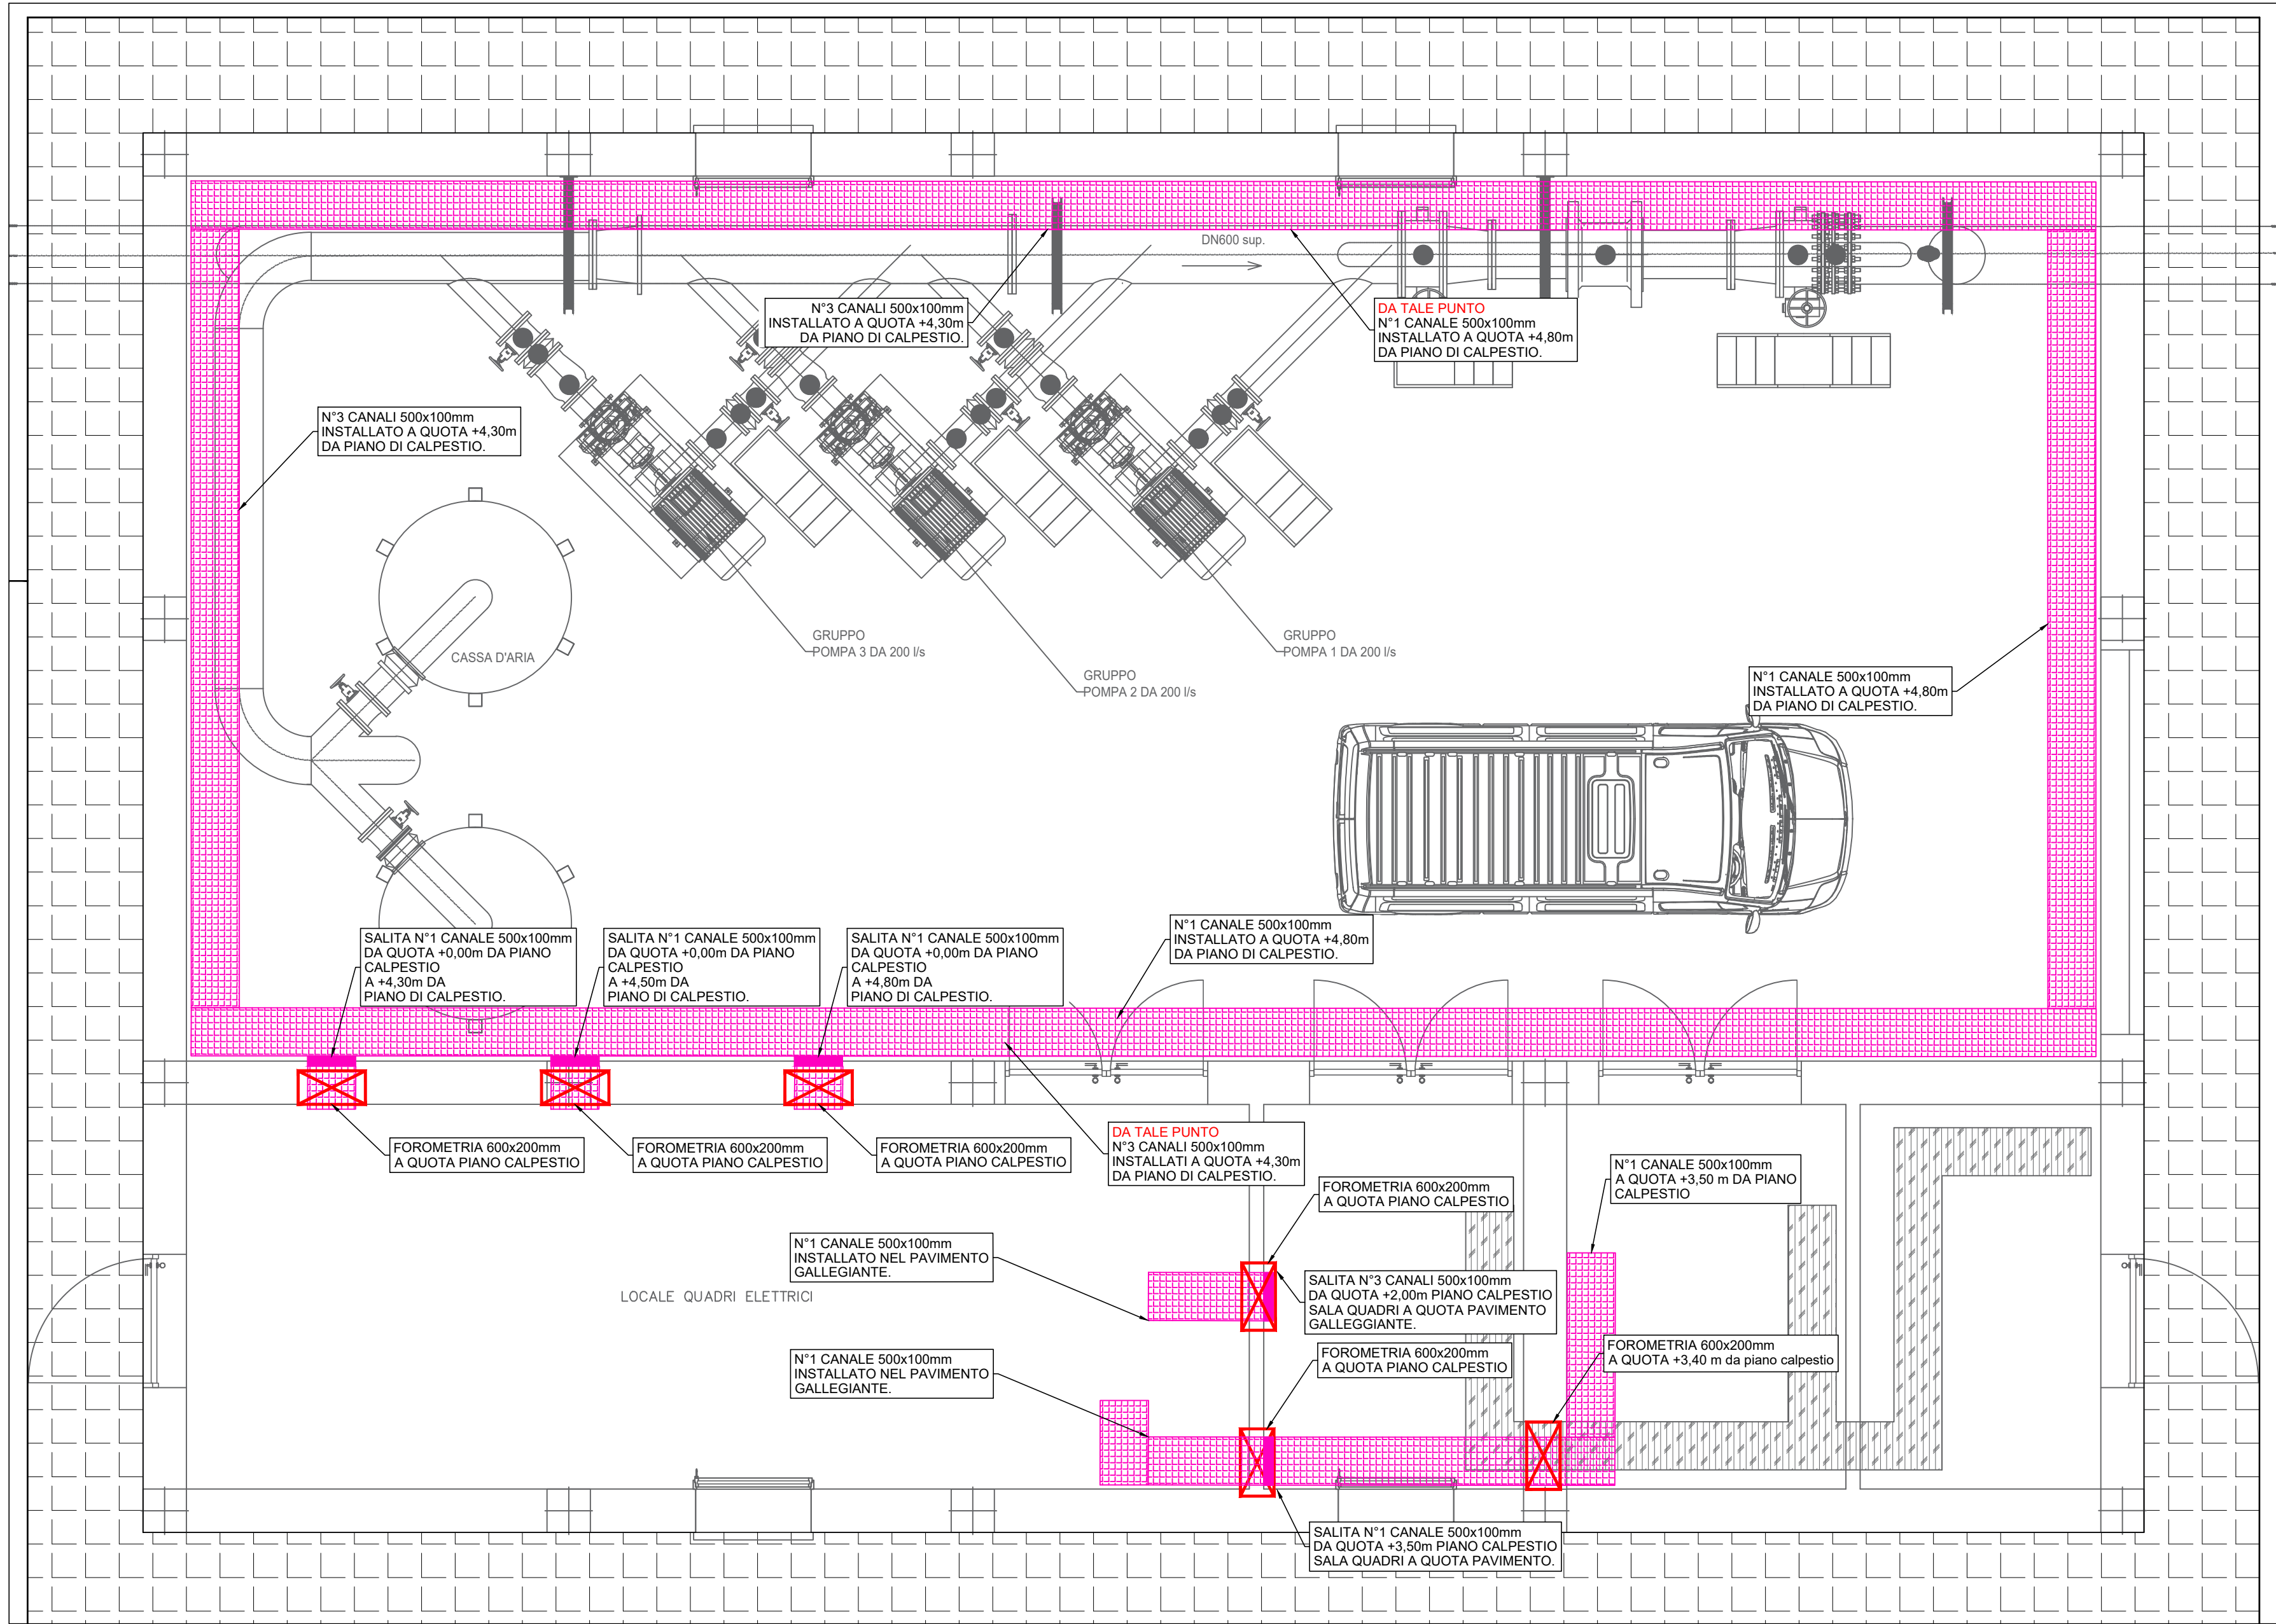

PLANIMETRIA DISTRIBUZIONE ELETTRICA - SCALA 1:50

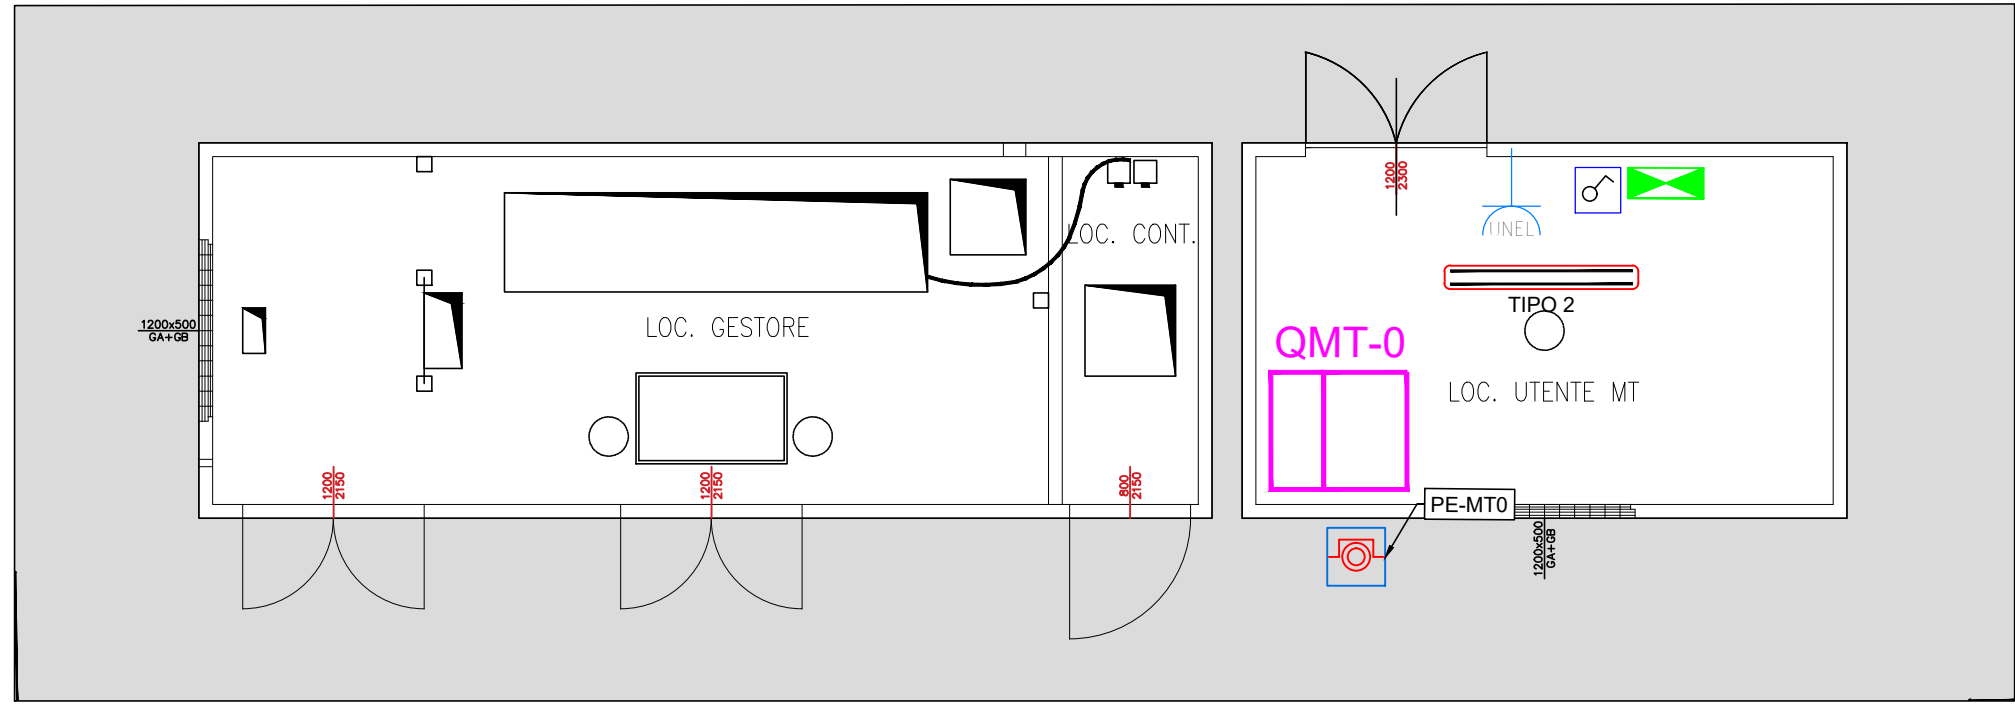

PLANIMETRIA IMPIANTO ELETTRICO
LOCALE UTENTE - SCALA 1:50

LEGENDA IMPIANTO ELETTRICO	
SIMBOLO	DESCRIZIONE
	QUADRO ELETTRICO MEDIA TENSIONE DI NUOVA FORNITURA.
	QUADRO ELETTRICO BASSA TENSIONE DI NUOVA FORNITURA.
	INVERTER DI NUOVA FORNITURA.
	GRUPPO STATICO DI CONTINUITÀ DI NUOVA FORNITURA.
	PLAFONIERA STAGNA TIPO A LED 1x65W - IP66 - 11130lm TIPO DISANO 963 O EQUIVALENTE
	PLAFONIERA STAGNA TIPO A LED 1x65W - IP66 - 11130lm TIPO DISANO 963 O EQUIVALENTE COMPLETA DI GRUPPO AUTONOMO BATTERIE DI EMERGENZA
	INTERRUTTORE DI COMANDO UNIPOLARE SU SCATOLA INCASSATA TIPO VIMAR SERIE PLANA O EQUIVALENTE.
	DEVIATORE DI COMANDO UNIPOLARE SU SCATOLA INCASSATA TIPO VIMAR SERIE PLANA O EQUIVALENTE.
	PRESA 2P+T 10/16A TIPO UNEL SU SCATOLA INCASSATA. TIPO VIMAR SERIE PLANA O EQUIVALENTE.
	GRUPPO PRESE COMPOSTO DA: - PRESA 2P+T, 16A, 230V, IP55 INTERBLOCCATA CON INTERRUTTORE E FUSIBILI DI PROTEZIONE. TIPO PALAZZOLI SERIE TER O EQUIVALENTE - PRESA 3P+T, 16A, 400V, IP55 INTERBLOCCATA CON INTERRUTTORE E FUSIBILI DI PROTEZIONE. TIPO PALAZZOLI SERIE TER O EQUIVALENTE.
	PULSANTE DI EMERGENZA
	UNITA' DI CONDIZIONAMENTO
	Vista in pianta
	Sez. Vista laterale
	FOROMETRIA NELLE DIMENSIONI INDICATE IN Pianta

ACEA ATO 2 SPA

Il Responsabile del Procedimento
In fase di progettazione
Ing. Maria Giovanna Sami

PROGETTAZIONE:
INGEGNERIA 2P & associati s.r.l.
30027 - San Bonifacio (VI)
Via G.B. Bellotti 27/3
Tel. 0445/300270 Mail:
info@ingegneria2p.it

Responsabile del progetto:
Appt. Anzidei
Appt. Anzidei
Appt. Anzidei
Appt. Anzidei
Appt. Anzidei

Coordinatore per la sicurezza in fase di
Progettazione
Dott. Ing. Nicola Bisetto

DATA: MARZO 2026

SCALA: 1:50

INTERCONNESSIONE ACQUEDOTTO
APPIO-ALESSANDRINO AD ACQUEDOTTO
DOGANELLA
LOTTO I

COMUNE DI MONTE COMPATRI
COMUNE DI SAN CESAREO
COMUNE DI COLONNA

IMPIANTO DI RILANCIO PANTANO BORGHESE
PLANIMETRIA IMPIANTI ELETTRICI

AGG. N. DATA NOTE FIRMA

1 03/2024 RECEPIMENTO OSSERVAZIONI ATO 2

2

3

4

5

Nicola Bisetto
03.08.2026 16:39:18 GMT+02:00